




PIANTA PIANO TERRA 1:100

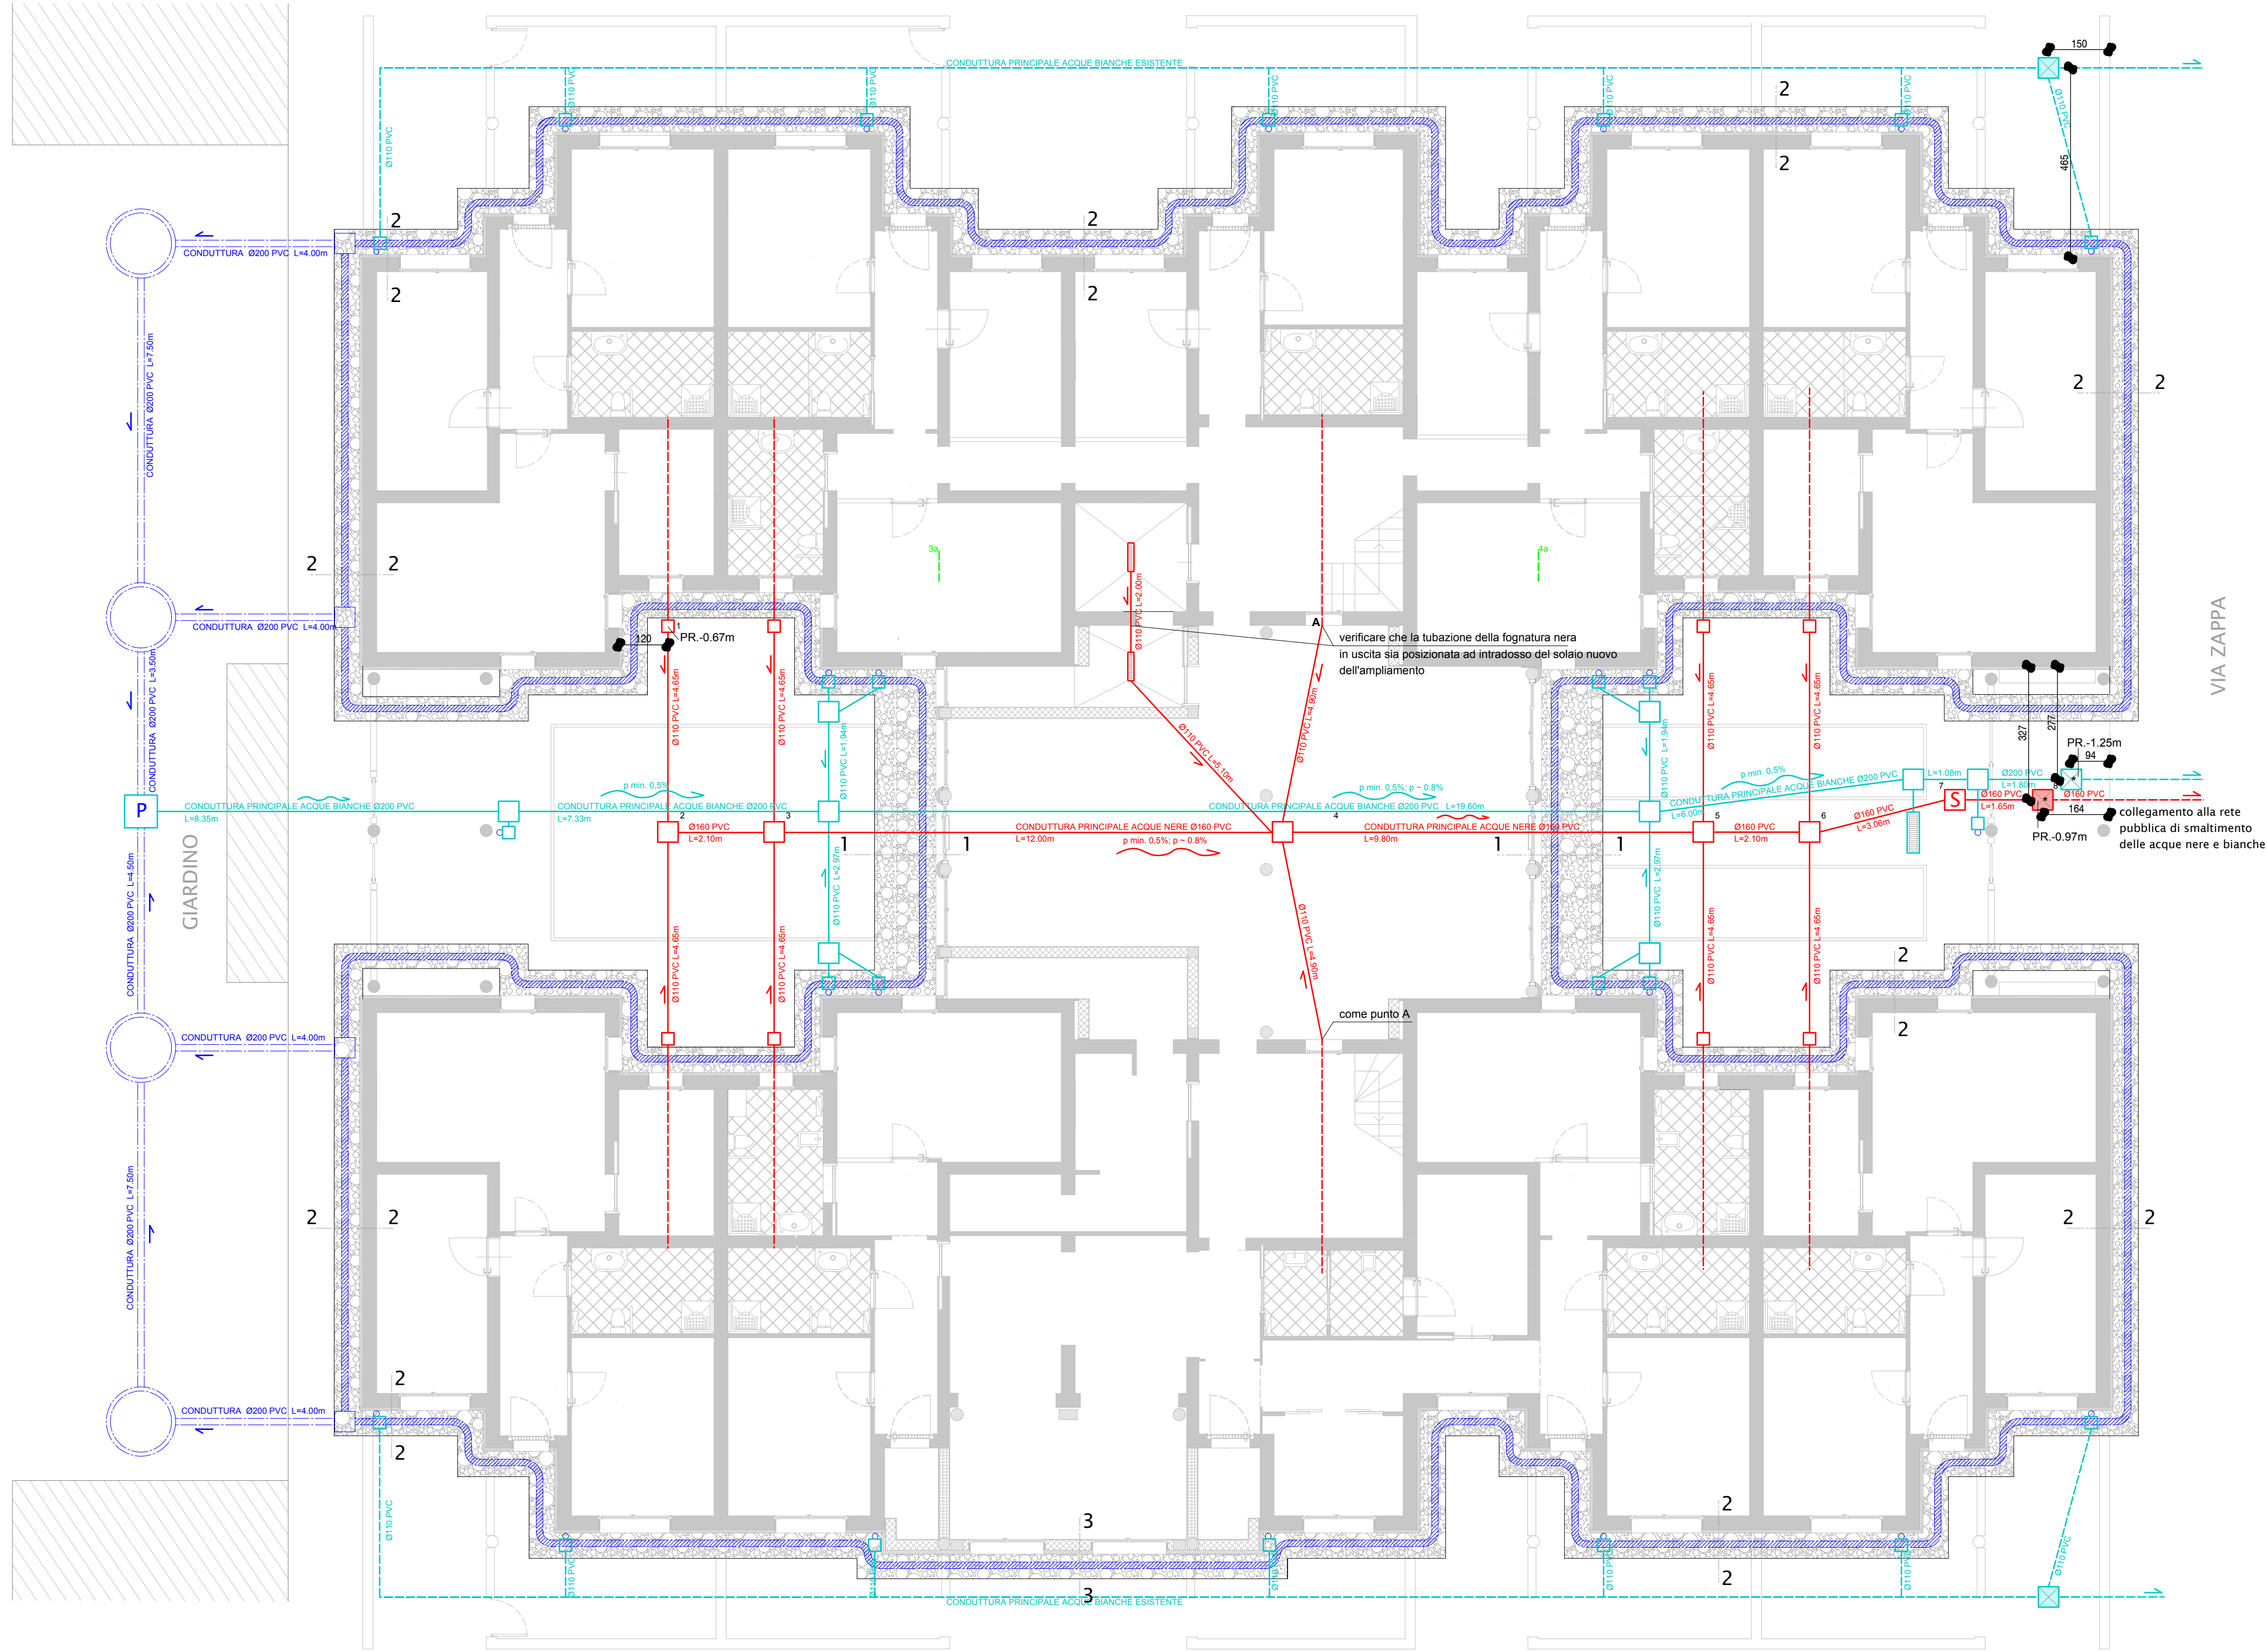

PARTICOLARE POZZO PERDENTE 1:20

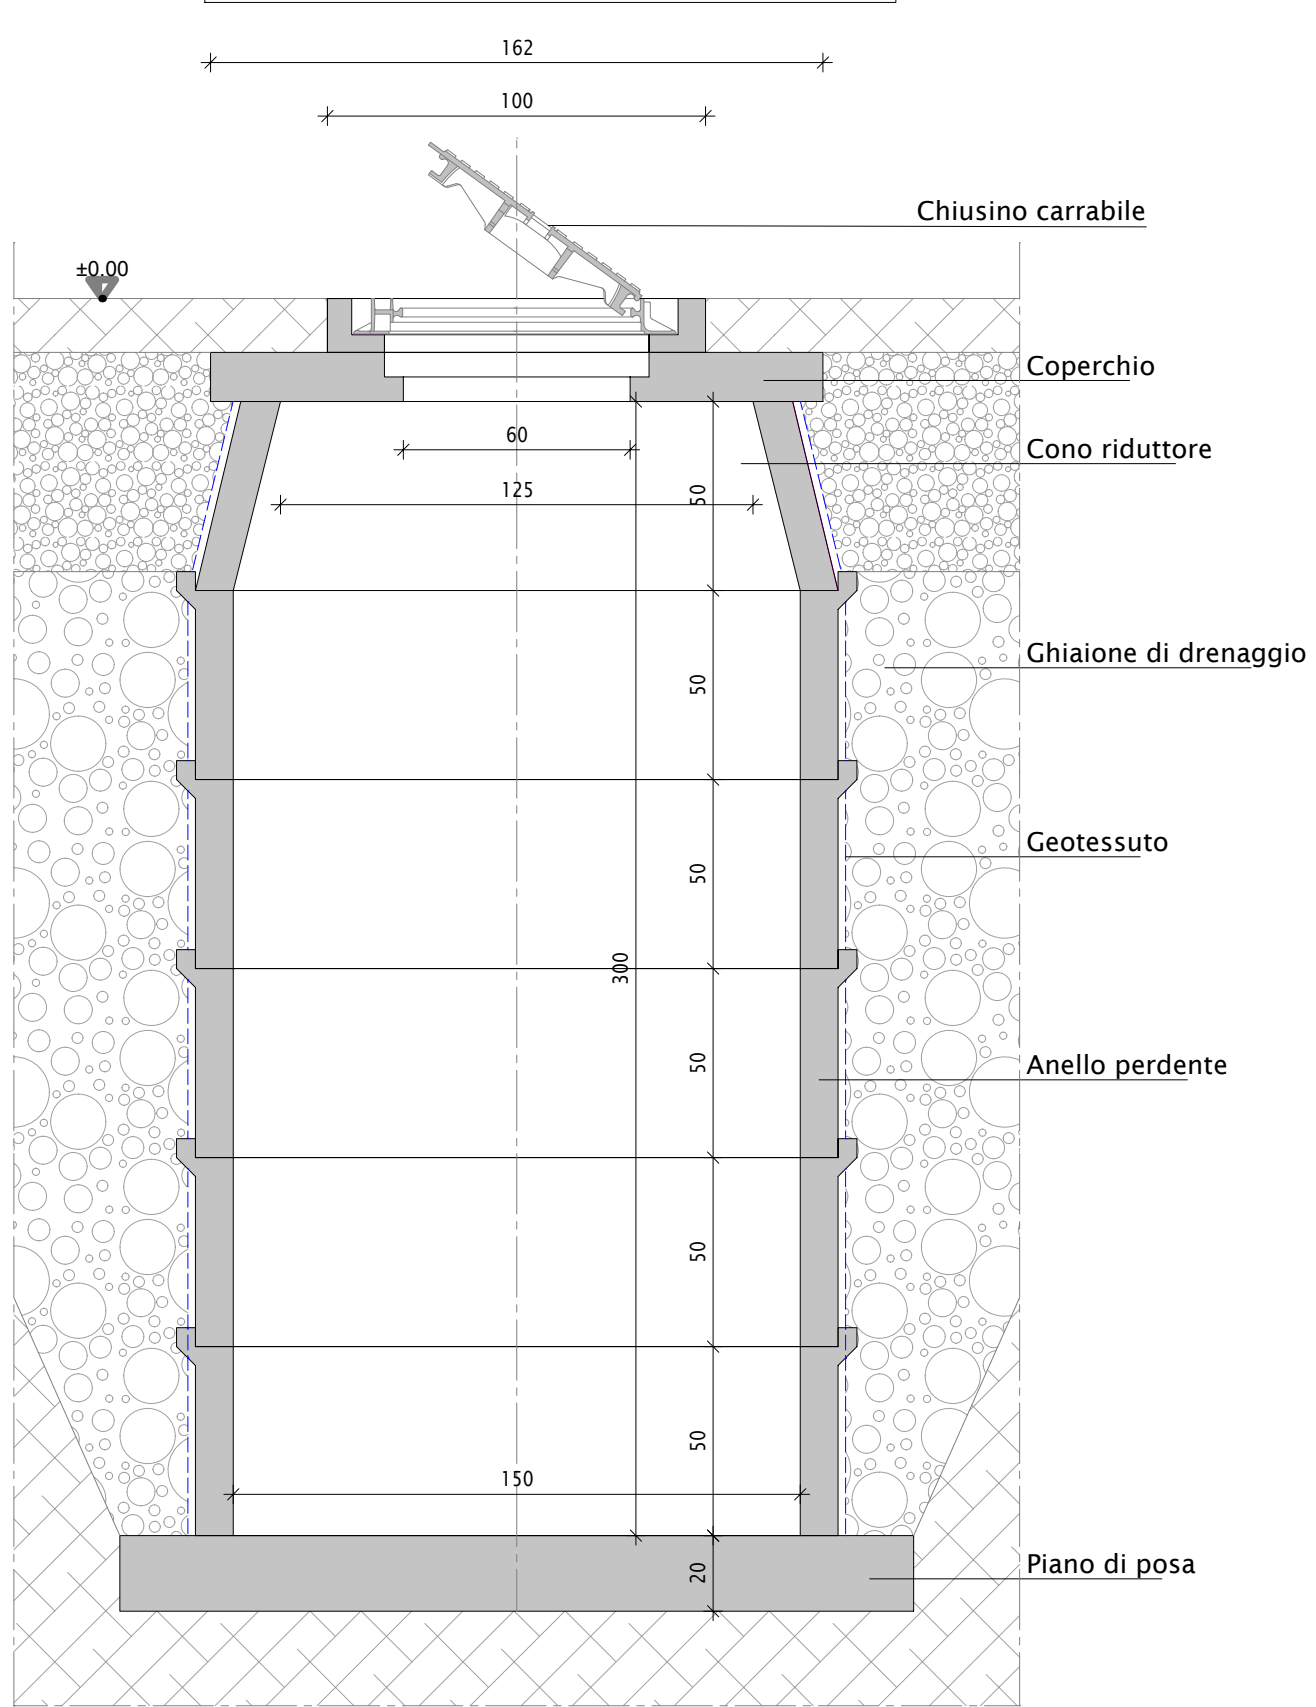

PARTICOLARE TIPO POZZETTO 1:20

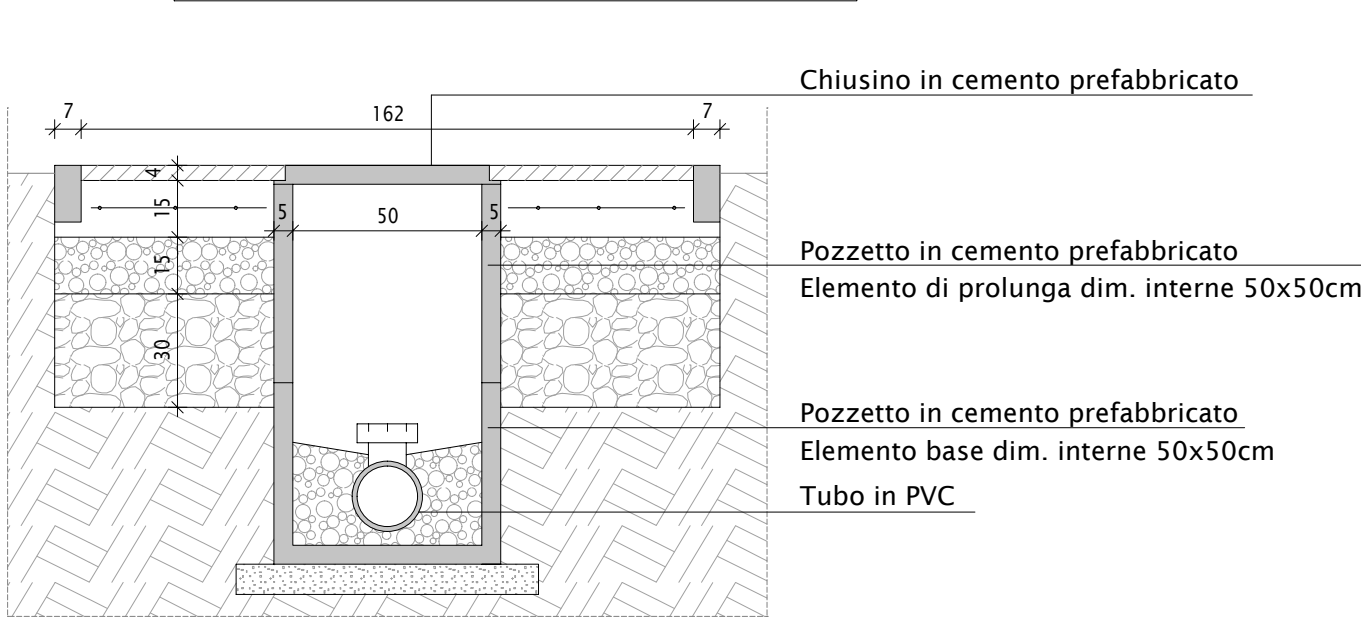

LEGENDA SISTEMA DI DRENAGGIO

- tubazione in PVC rigido serie pesante termoresistente - diam. 200mm - pendenza min. 0,5%
- tubazione drenante microforata con tessuto non tessuto di protezione - diam. 160mm
- ghiaione di riempimento - scavo larghezza 70cm
- pozzetto in cemento prefabbricato - dim. 50x50x50cm
- fossa perdente costituita da tubi in cemento forati - diam. 150cm - H. 300cm


LEGENDA FOGNATURA

- tubazione in PVC ACQUE BIANCHE pendenza circa 0,8%
- tubazione in PVC ACQUE BIANCHE ESISTENTE
- tubazione in PVC ACQUE NERE pendenza circa 0,8%
- tubazione in PVC ACQUE NERE ESISTENTE
- pozzetto 30x30 in cemento prefabbricato ACQUE NERE
- pozzetto 50x50 in cemento prefabbricato ACQUE NERE
- pozzetto 50x50 in cemento prefabbricato ACQUE NERE con Sifone Firenze
- pozzetto pluviale sifonato ACQUE BIANCHE
- pozzetto 50x50 in cemento prefabbricato ACQUE BIANCHE
- pozzetto 80x80 in cemento prefabbricato ACQUE BIANCHE con pompa
- pozzetto ACQUE NERE ESISTENTE
- pozzetto ACQUE BIANCHE ESISTENTE
- canaletta in cemento e griglia in ghisa sferoidale dim. 100x25
- canaletta con griglia per scarico acqua zona lavaggio dim. 70x15
- verificare durante l'esecuzione dei lavori la necessità di sostituire il pozzetto esistente con nuovo pozzetto 80x80 con pompa di sollevamento per allacciamento alla rete pubblica
- PR, profondità di posa ESISTENTE della tubazione (verificare)


NELLA LEGENDA LE DIMENSIONI INDICATE SI INTENDONO INTERNE AL MANUFATTO

N.B.: - SI IPOTIZZA CHE LA FOGNATURA BIANCA SIA A QUOTA INFERIORE (CIRCA 30cm) RISPETTO ALLA NERA. SE IN ALCUNI NODI DI INTERSEZIONE NON DOVESSE ESSERE COSI', SI DOVRA' PREVEDERE L'INSERIMENTO DI PEZZI SPECIALI TIPO CAVALLOTTI DI SOTTOPASSAGGIO;
- VERIFICARE IN LOCO, A SCAVO APERTO LE QUOTE DI USCITA E DI ALLACCIO ALLA FOGNATURA PUBBLICA ED IMPOSTARE I TRACCIAMENTI DEGLI IMPIANTI IN MODO DA RISPETTARE LE PENDENZE STABILITE DI PROGETTO PARI A CIRCA LO 0,8% (NON SCENDERE MAI SOTTO LO 0,5%)


SEZ. 1-1 1:20

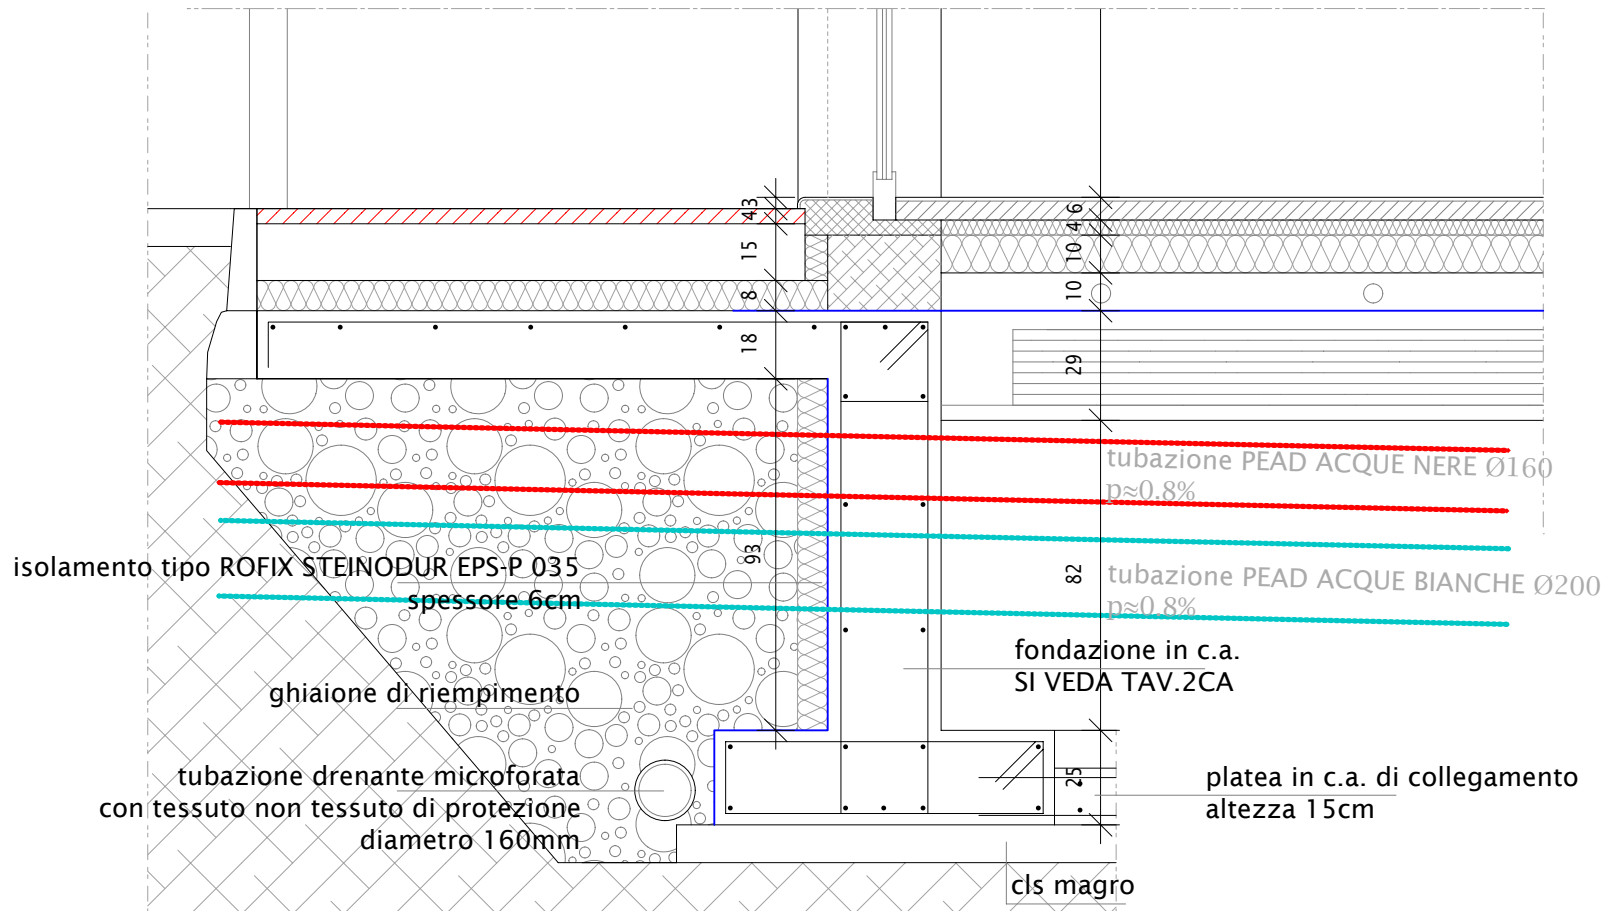

SEZ. 2-2 1:20

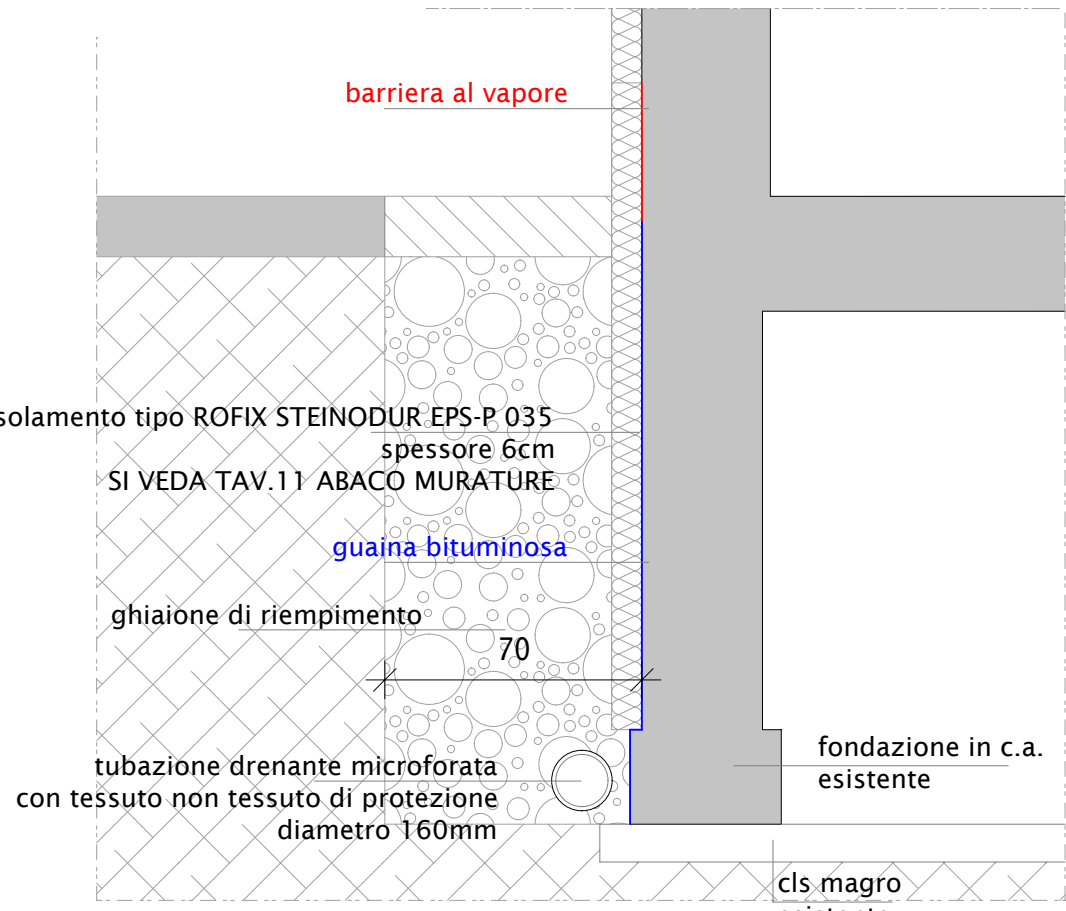

SEZ. 3-3 1:20

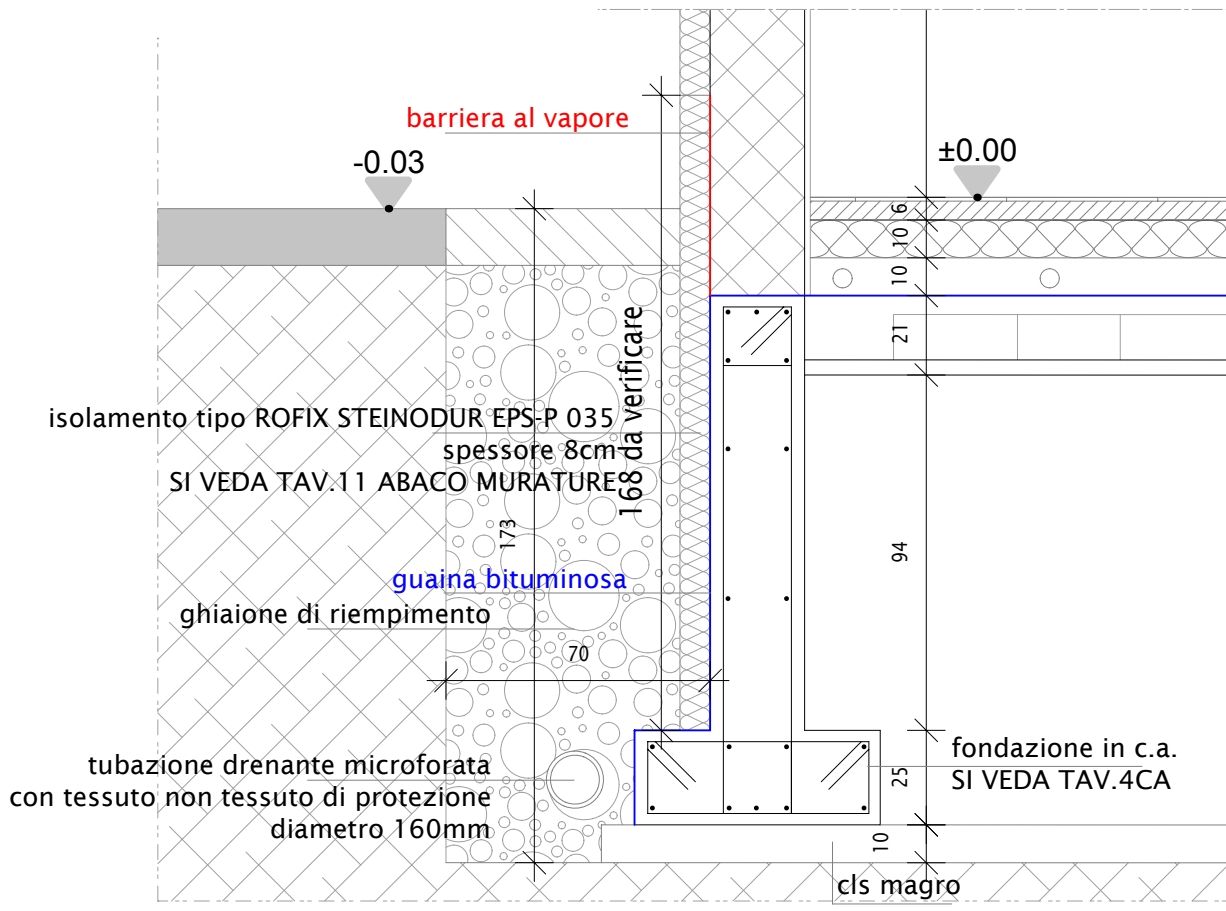

Comune di Brescia

Provincia di Brescia



INTERVENTO DI REALIZZAZIONE
DI ALLOGGI PROTETTI PER ANZIANI
E COMUNITA' RESIDENZIALE/COMUNITA' ALLOGGIO

PROGETTO ESECUTIVO

Committente:
FONDAZIONE
BRESCIA SOLIDALE ONLUS
Via Lucio Fiorentini, 19 / B
25134 Brescia

scala:
1:100 1:20
data:
Ottobre 2017
tavola:
14

Oggetto:
PROGETTO
SCHEMA SISTEMA DI DRENAGGIO
SCHEMA FOGNATURA
PARTICOLARI

TEK. ING. S.r.l.
STUDIO DI INGEGNERIA - ARCHITETTURA E URBANISTICA
Via Creta n.6 - 25124 - BRESCIA - Tel. e Fax. 030225080
E-mail: ing.belpietro@libero.it - www.tek-ing.it

Committente:

Progettista: