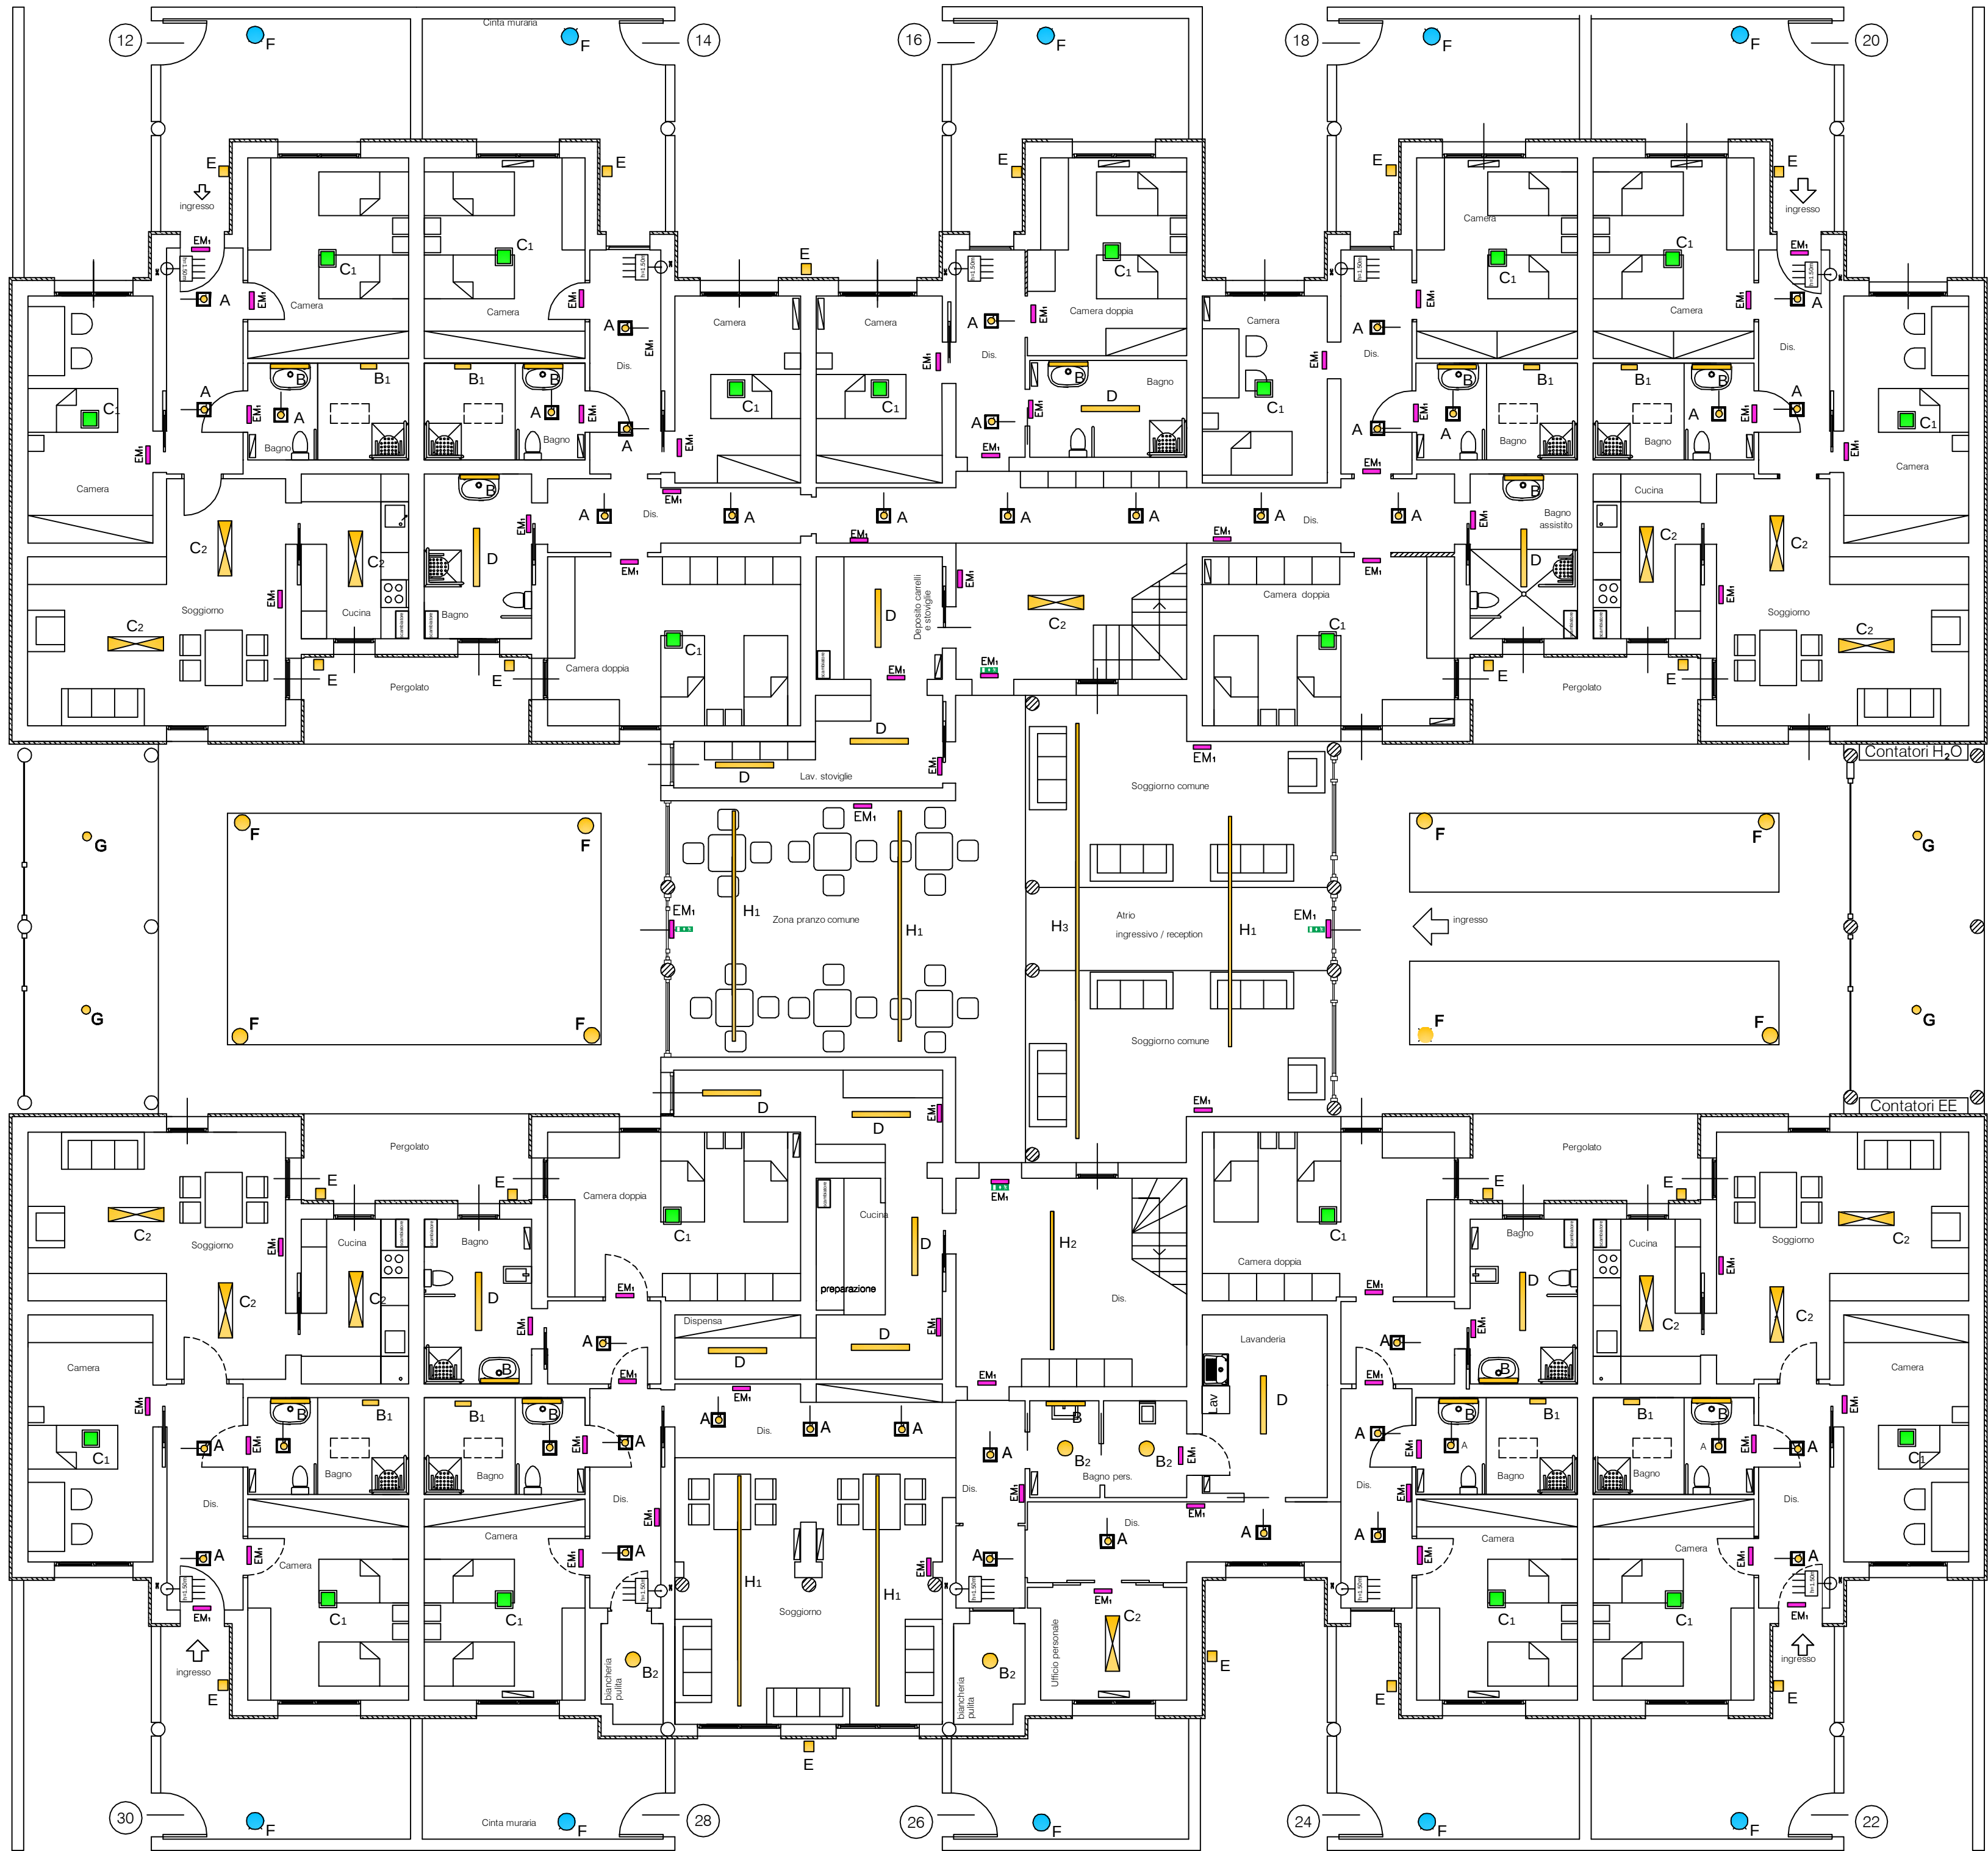


 
PIANTA PIANO TERRA 1:100



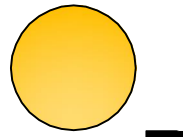
 
 
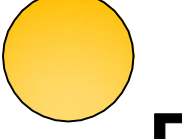
PIANTA PIANO PRIMO 1:100



LEGENDA CORPI ILLUMINANTI

 G	Apparecchio a plafone da esterno ONE4TWO. Potenza sorgente: 14 W. Flusso apparecchio: 1049 lm - 3000K
H1	Striscia led da interno. IP20. 70 LED/m (350 LED totali), 21W/m (105W totali). Montaggio tramite profilo in alluminio da superficie per striscia LED con diffusore opale di 2m. Sistema lungo 5,0mt. Alimentatore remoto
H2	Striscia led da interno. IP20. 70 LED/m (350 LED totali), 21W/m (105W totali). Montaggio tramite profilo in alluminio da superficie per striscia LED con diffusore opale di 2m. Sistema lungo 3,0mt. Alimentatore remoto
H3	Striscia led da interno. IP20. 70 LED/m (350 LED totali), 21W/m (105W totali). Montaggio tramite profilo in alluminio da superficie per striscia LED con diffusore opale di 2m. Sistema lungo 9,0mt. Alimentatore remoto
 EM1	Apparecchio per illuminazione di emergenza. Da superficie. Modello ECOLD 130-3. Autonomia 3h

LEGENDA CORPI ILLUMINANTI

	A 	Fisso a soffitto diffusa A3- NOBILE ITALIA Incasso LED per installazione nel controsoffitto. LED SAMSUNG multichip. Life time 50.000h (rendimento 70%). Corpo in alluminio pressofuso. Anello in alluminio verniciato bianco. Diffusore satinato in PMMA ad alta efficienza. Alimentatore 220-240V - 50/60Hz incluso. Led 13W, 1500lm - 3000K		B2 	Plafoniera 30x30 LED per installazioni a soffitto o a parete PL35 - NOBILE ITALIA. LED LG 5630. Life time 36.000 ore (rendimento 70%). Corpo in acciaio verniciato bianco. Diffusore in policarbonato opale. Alimentatore 220-240V - 50/60Hz incluso. Led 22W, 2100lm-3000K. Grado di protezione IP54		D 	Plafoniere stagne industriali ST120 - NOBILE ITALIA Plafoniera stagna LED. LED HONGLI 2835. Life time 36.000 ore (rendimento 70%). Corpo in policarbonato grigio. Diffusore in policarbonato opale. Ganci in acciaio inox. Alimentatore 220-240V - 50/60Hz incluso. Led 48W, 4600lm - 4000K
	B 	Apparecchio da esterno Rigo Led - DISANO Corpo in alluminio estruso con testate in abs. Diffusore in policarbonato opalino rigato internamente. Alimentatore 220-240V - 50/60Hz incluso. Led 7W, 819lm - 4000K. Grado di protezione IP43		C1 	Pannello quadrato 60x60 LPS66 - Nobile italia Pannello LED per installazione a incasso, plafone e sospensione. LED EPISTAR 2835. Life time 36.000h (rendimento 70%). Corpo in alluminio. Cornice in alluminio verniciato bianco goffrato. Tecnologia LGP (Light Guide Plate): ottica interna per garantire l'uniformità di emissione della luce. Alimentatore incluso. Led 36W, 4120lm - 3000K.		E 	Applique bidirezionali 31077- NOBILE ITALIA Apparecchio LED per installazione a parete, con fascio bidirezionale. LED CREE. Life time 50.000h (rendimento 70%). Corpo in alluminio pressofuso, verniciato antracite, grigio o bianco. Vetro temperato. Lenti in metacrilato antiabbagliamento. Guarnizioni in silicone. Viti in acciaio Inox. Fornito con cavo H05RN-F 3x1mm2. Alimentatore 220-240V - 50/60Hz incluso. Led 2x4W, 2x360lm - 3000K.
	B1 	Plafoniera 30x30 LED per installazioni a soffitto o a parete PL29 - NOBILE ITALIA. LED LG 5630. Life time 36.000 ore (rendimento 70%). Corpo in acciaio verniciato bianco. Diffusore in policarbonato opale. Alimentatore 220-240V - 50/60Hz incluso. Led 12W, 1100lm-3000K. Grado di protezione IP54		C2 	Pannello rettangolare 120x30 LPS312 - Nobile italia Pannello LED per installazione a incasso, plafone e sospensione. LED EPISTAR 2835. Life time 36.000h (rendimento 70%). Corpo in alluminio. Cornice in alluminio verniciato bianco goffrato. Tecnologia LGP (Light Guide Plate): ottica interna per garantire l'uniformità di emissione della luce. Alimentatore incluso. Led 36W, 4120lm - 3000K.		F 	Bollard da esterno Ekleipsis. Altezza 2300mm. Potenza sorgente: 19 W. Flusso sorgente: 1800 lm - 3000 K

Comune di Brescia

Provincia di Brescia

INTERVENTO DI REALIZZAZIONE
DI ALLOGGI PROTETTI PER ANZIANI
E COMUNITÀ RESIDENZIALE/COMUNITÀ ALLOGGIO

PROGETTO ESECUTIVO

Comittente: FONDAZIONE BRESCIA SOLIDALE ONLUS Via Lucio Fiorentini, 19 / B 25134 Brescia	scala: 1:100 data: Settembre 2015 tavola: IE.02	Oggetto: PROGETTO IMPIANTI ELETTRICI PIANTA PIANO TERRA, PRIMO APPARECCHI ILLUMINANTI - ILLUMINAZIONE NORMALE - ILLUMINAZIONE EMERGENZA, SICUREZZA
--	---	--

TEK. ING. S.r.l.
STUDIO DI INGEGNERIA - ARCHITETTURA E URBANISTICA
Via Creta n.6 - 25124 - BRESCIA - Tel. e Fax. 030225080
E-mail: ing.belpietro@libero.it - www.tek-ing.it

Comittente: Progettista: