



PIANTA PIANO TERRA 1:100

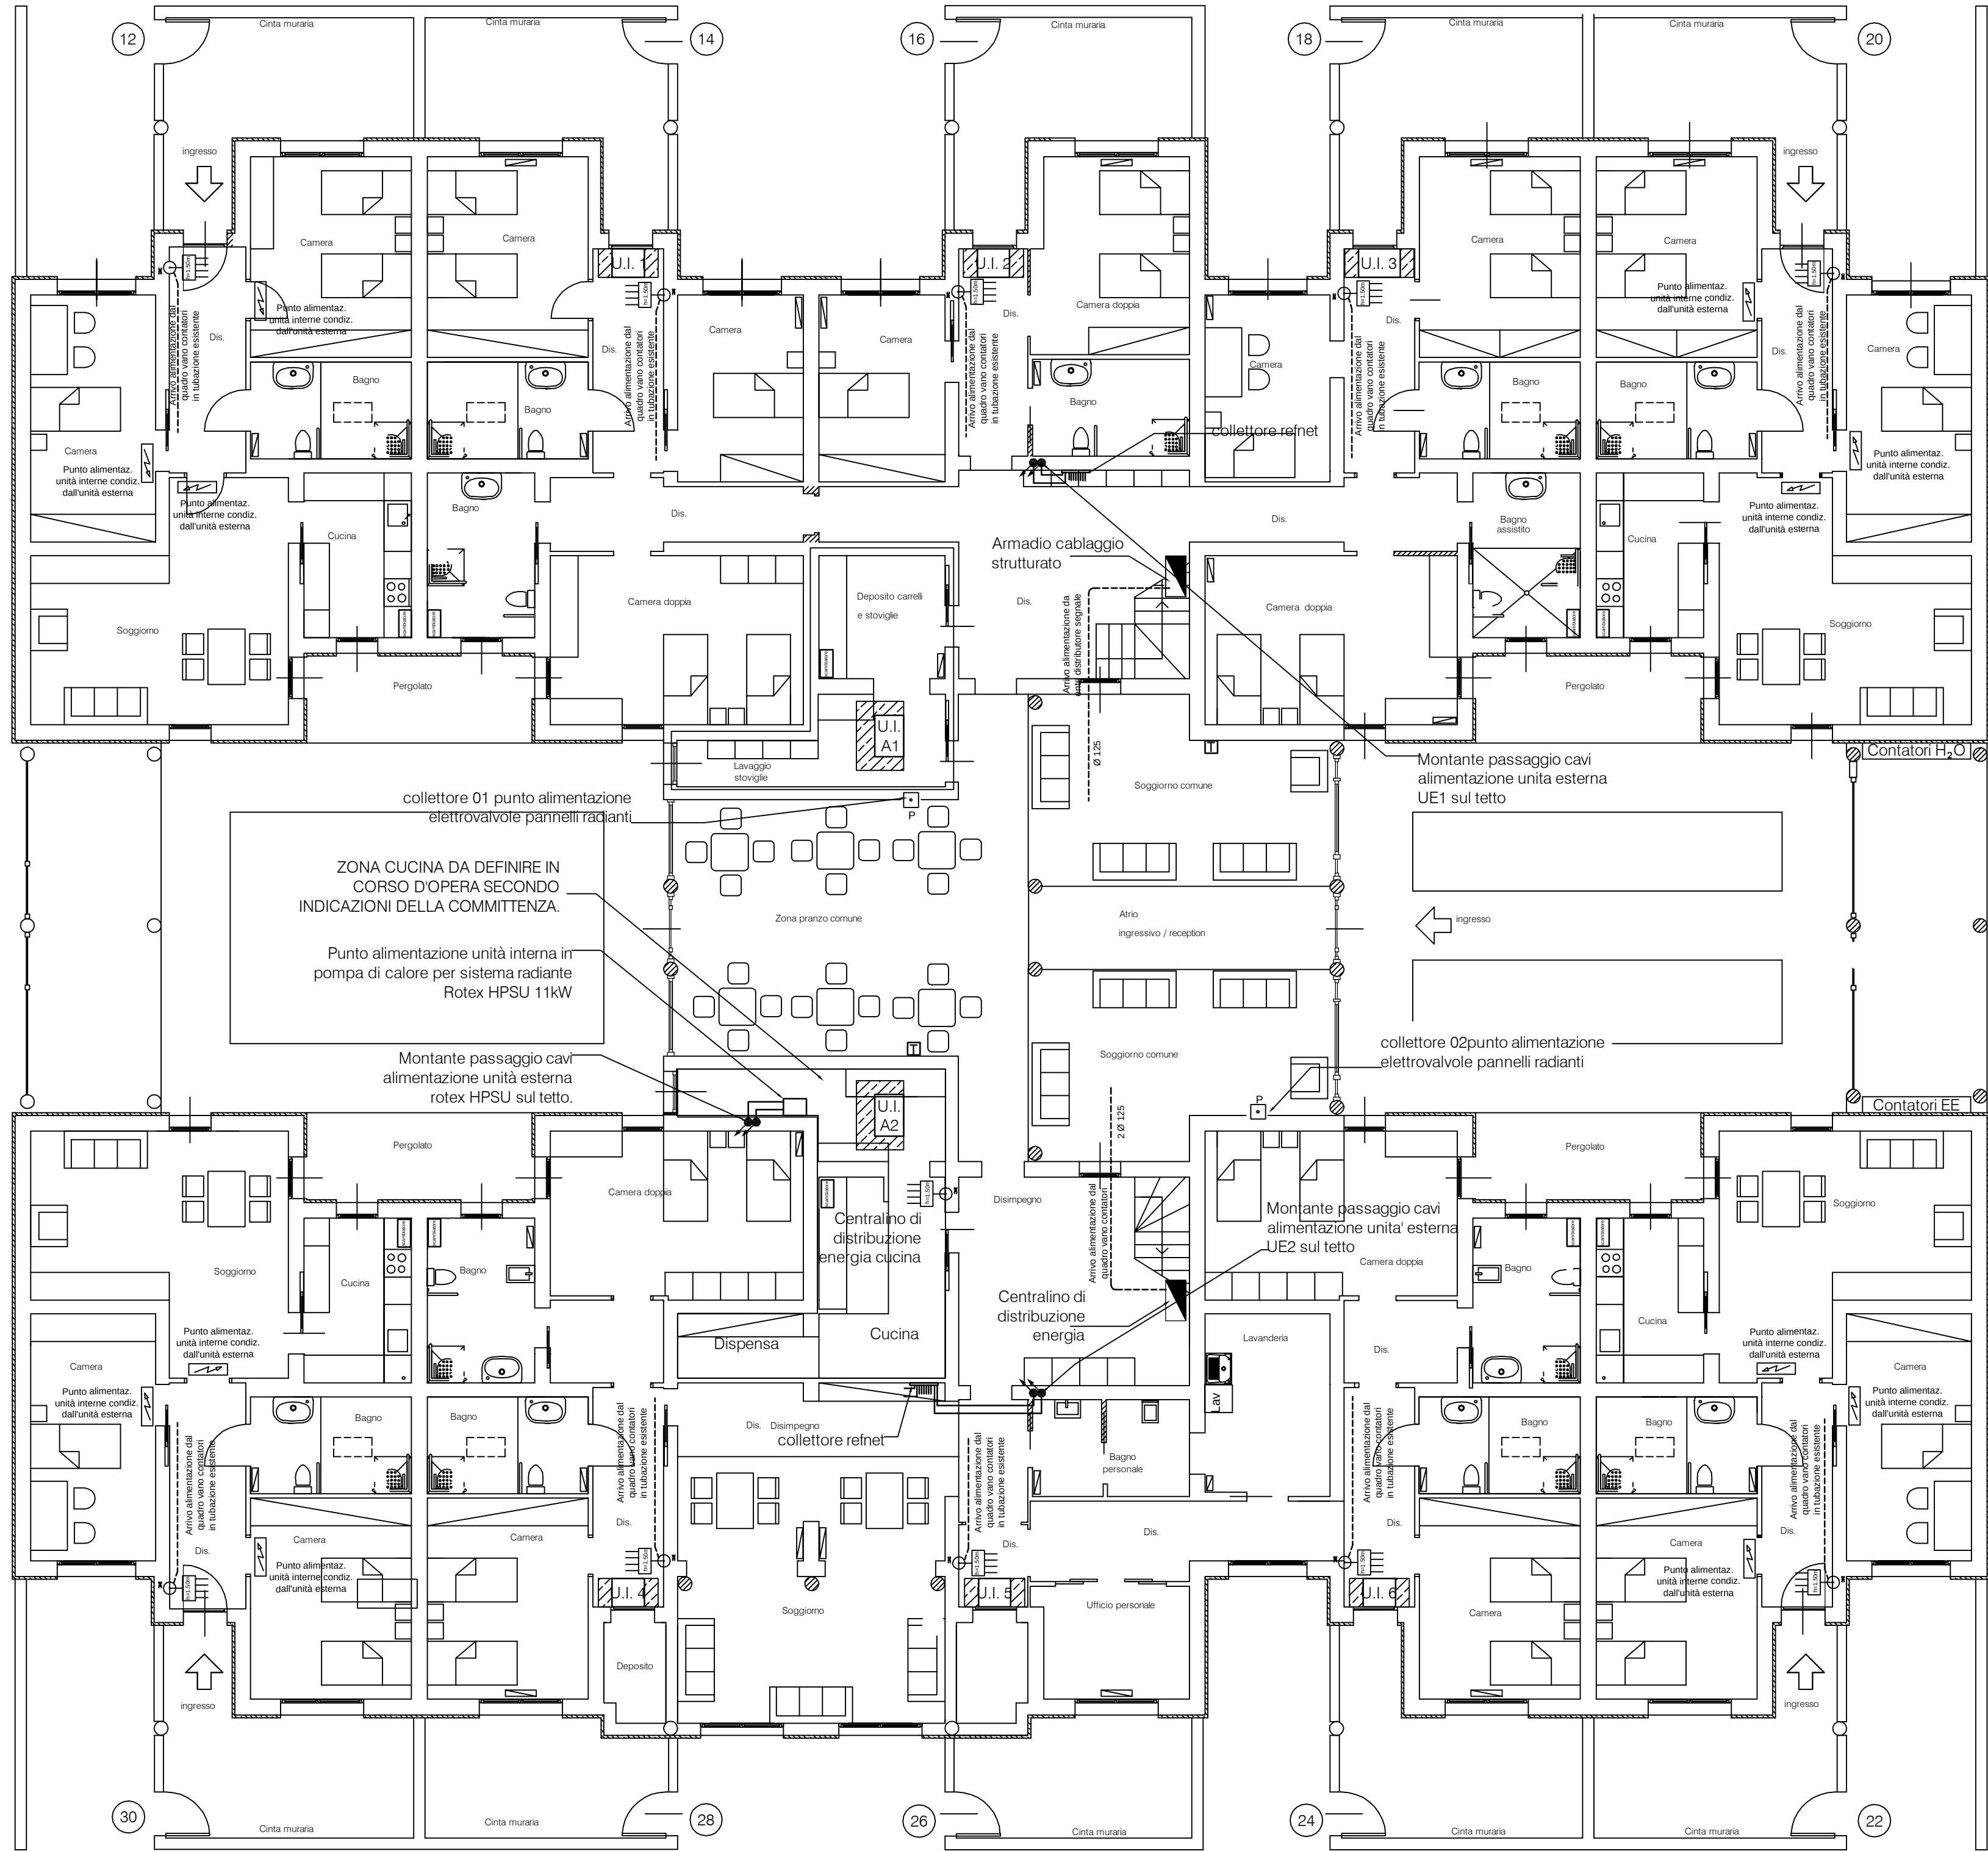

PIANTA PIANO PRIMO 1:100

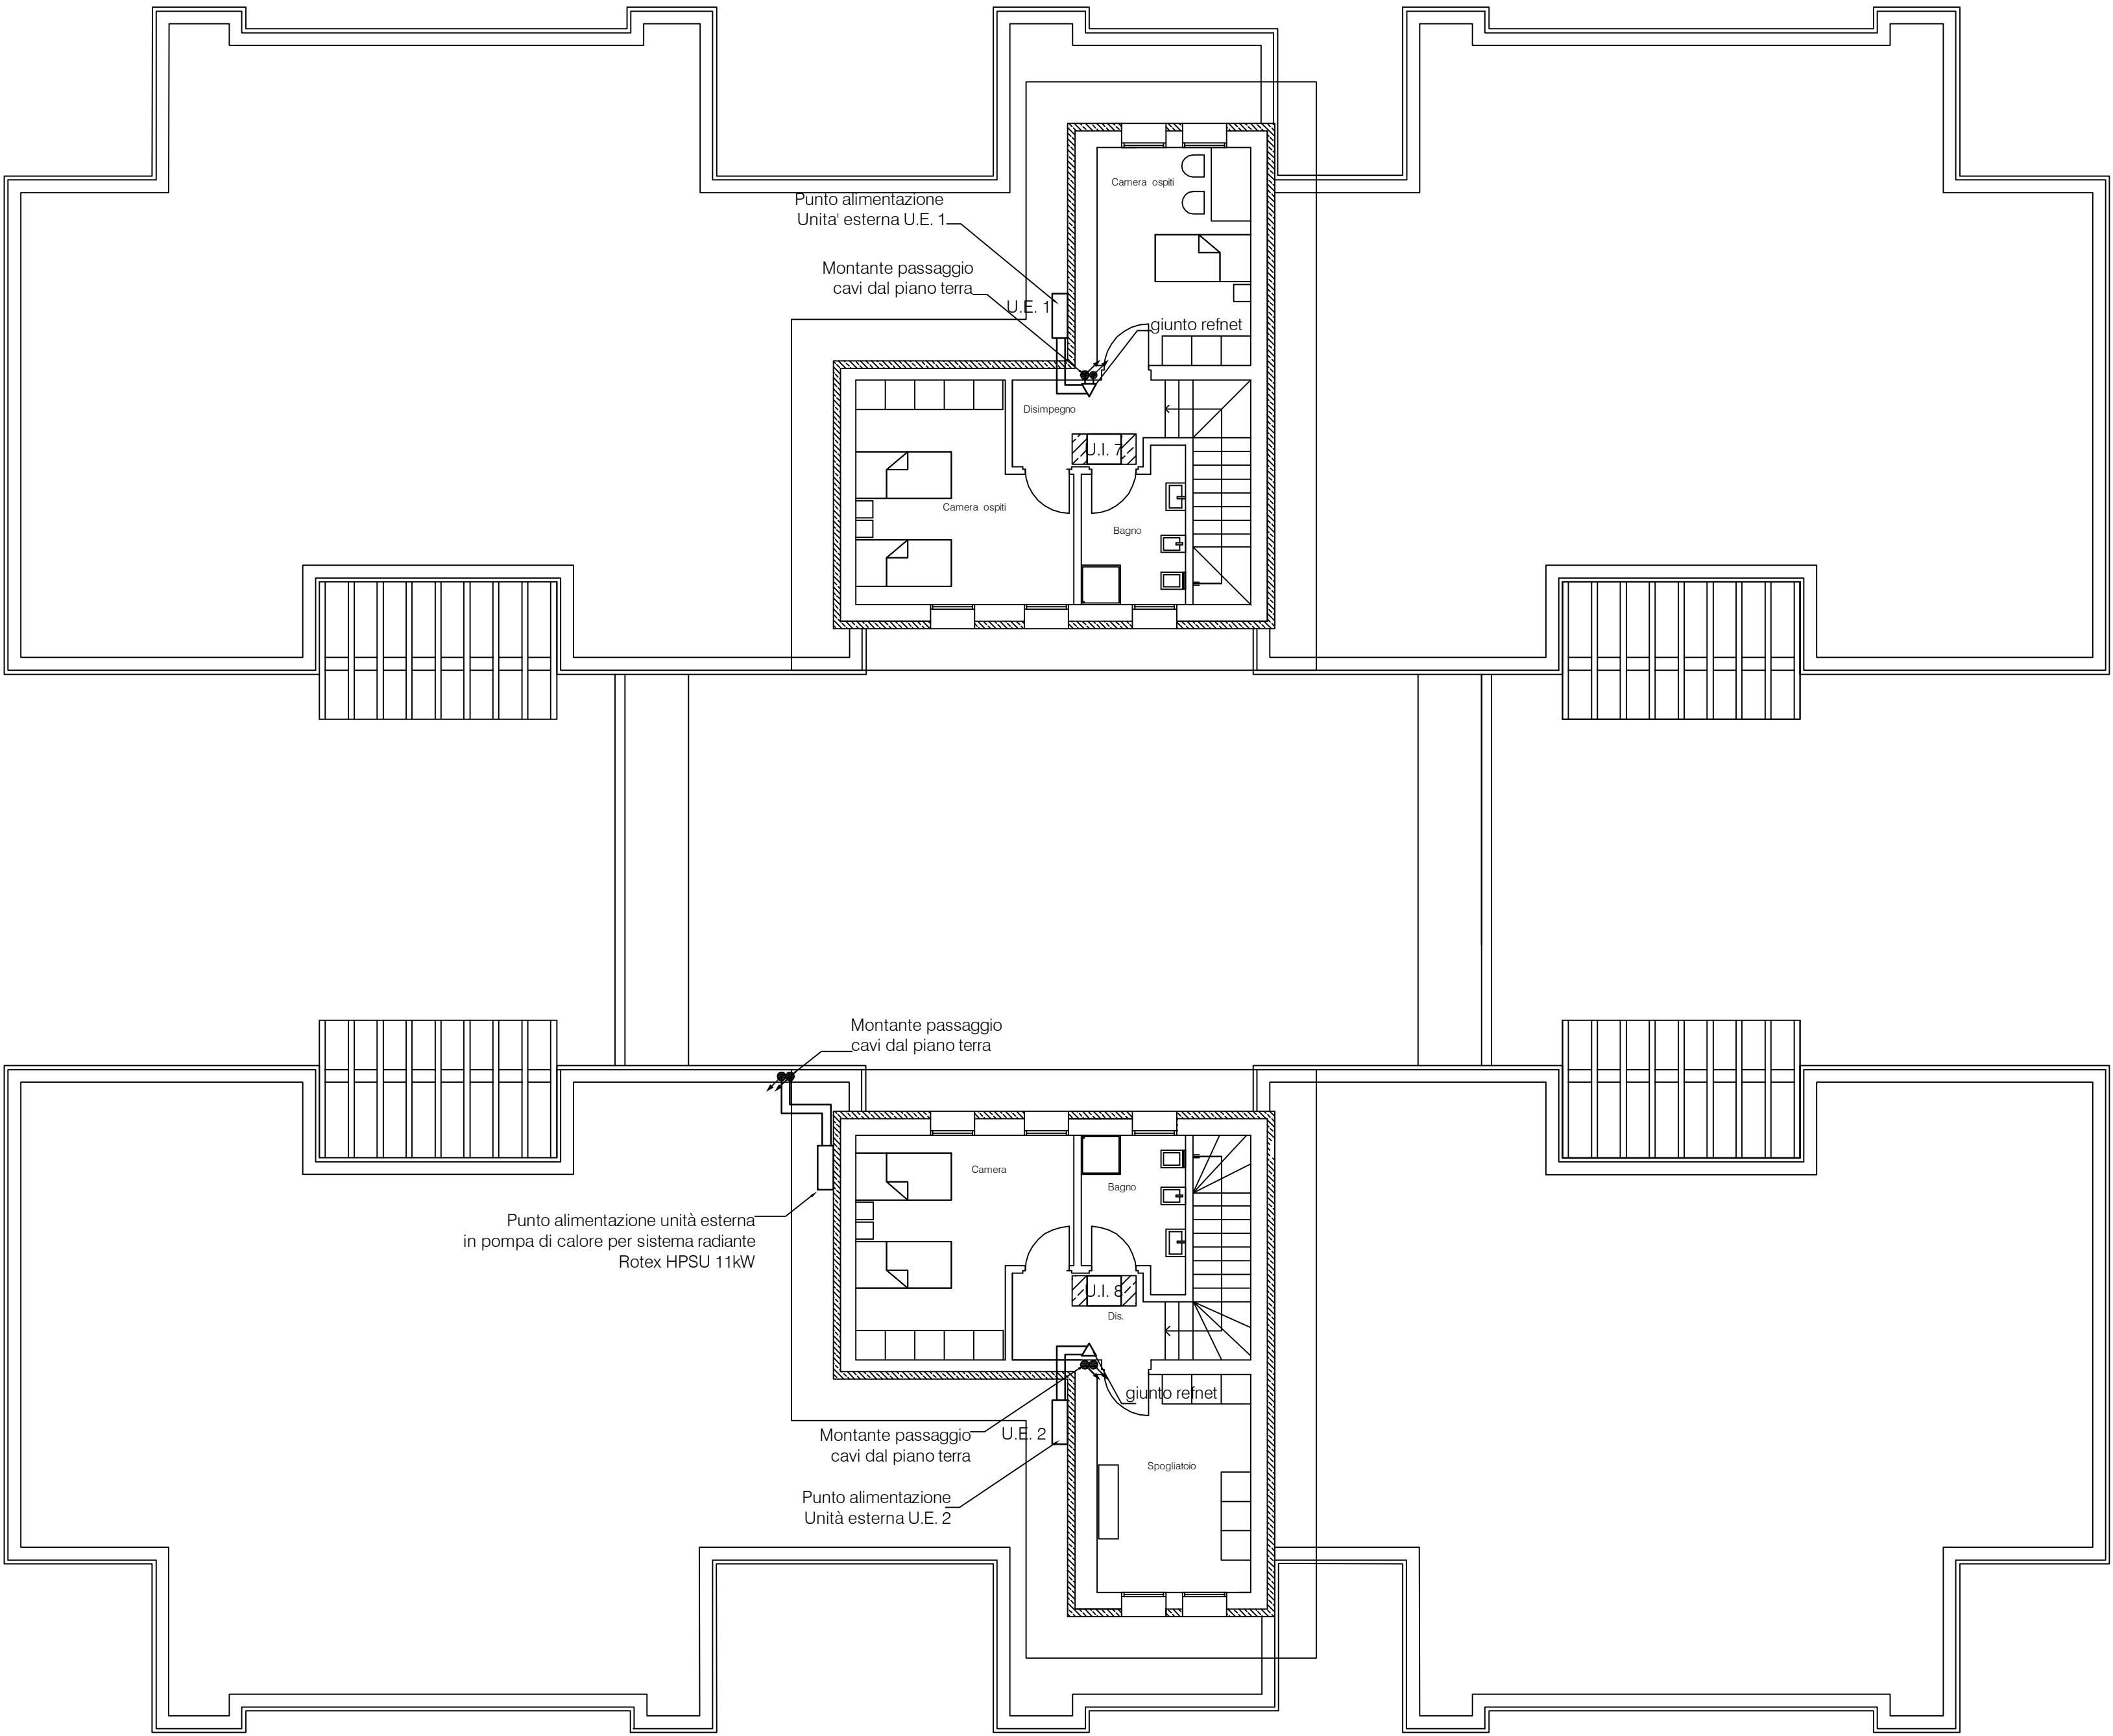

LEGENDA

	CENTRALINO DI DISTRIBUZIONE ENERGIA ZONE COMUNI E AMPLIAMENTO
	CENTRALINO DI DISTRIBUZIONE ENERGIA ALLOGGI ESISTENTE
	PUNTO ALIMENTAZIONE UNITA' INTERNA
	PUNTO TERMOSTATO AMBIENTE
	PUNTO DI ALIMENTAZIONE UTILIZZATORE SIMBOLO GENERALE
	PUNTO ALIMENTAZIONE ELETTROVALVOLE COLLETTORE PANNELLI RADIANTI

Comune di Brescia

Provincia di Brescia

Fondazione
Brescia
Solidale

INTERVENTO DI REALIZZAZIONE
DI ALLOGGI PROTETTI PER ANZIANI
E COMUNITÀ RESIDENZIALE/COMUNITÀ ALLOGGIO

PROGETTO ESECUTIVO

Commitente:
FONDAZIONE
BRESCIA SOLIDALE ONLUS
Via Lucio Fiorentini, 19 / B
25134 Brescia

scala:
1:100
data:
Settembre 2015
tavola:
IE.03

Oggetto:
PROGETTO IMPIANTI ELETTRICI
PIANTA PIANO TERRA, PRIMO
IMPIANTO ALIMENTAZIONE UNITA'
INTERNE ED ESTERNE IMPIANTO
CONDIZIONAMENTO,
DISTRIBUZIONE PRINCIPALE

TEK. ING. S.r.l.
STUDIO DI INGEGNERIA - ARCHITETTURA E URBANISTICA
Via Creta n.6 - 25124 - BRESCIA - Tel. e Fax: 030225000
E-mail: ing.belpietro@libero.it - www.tek-ing.it

Commitente:

Progettista: