

 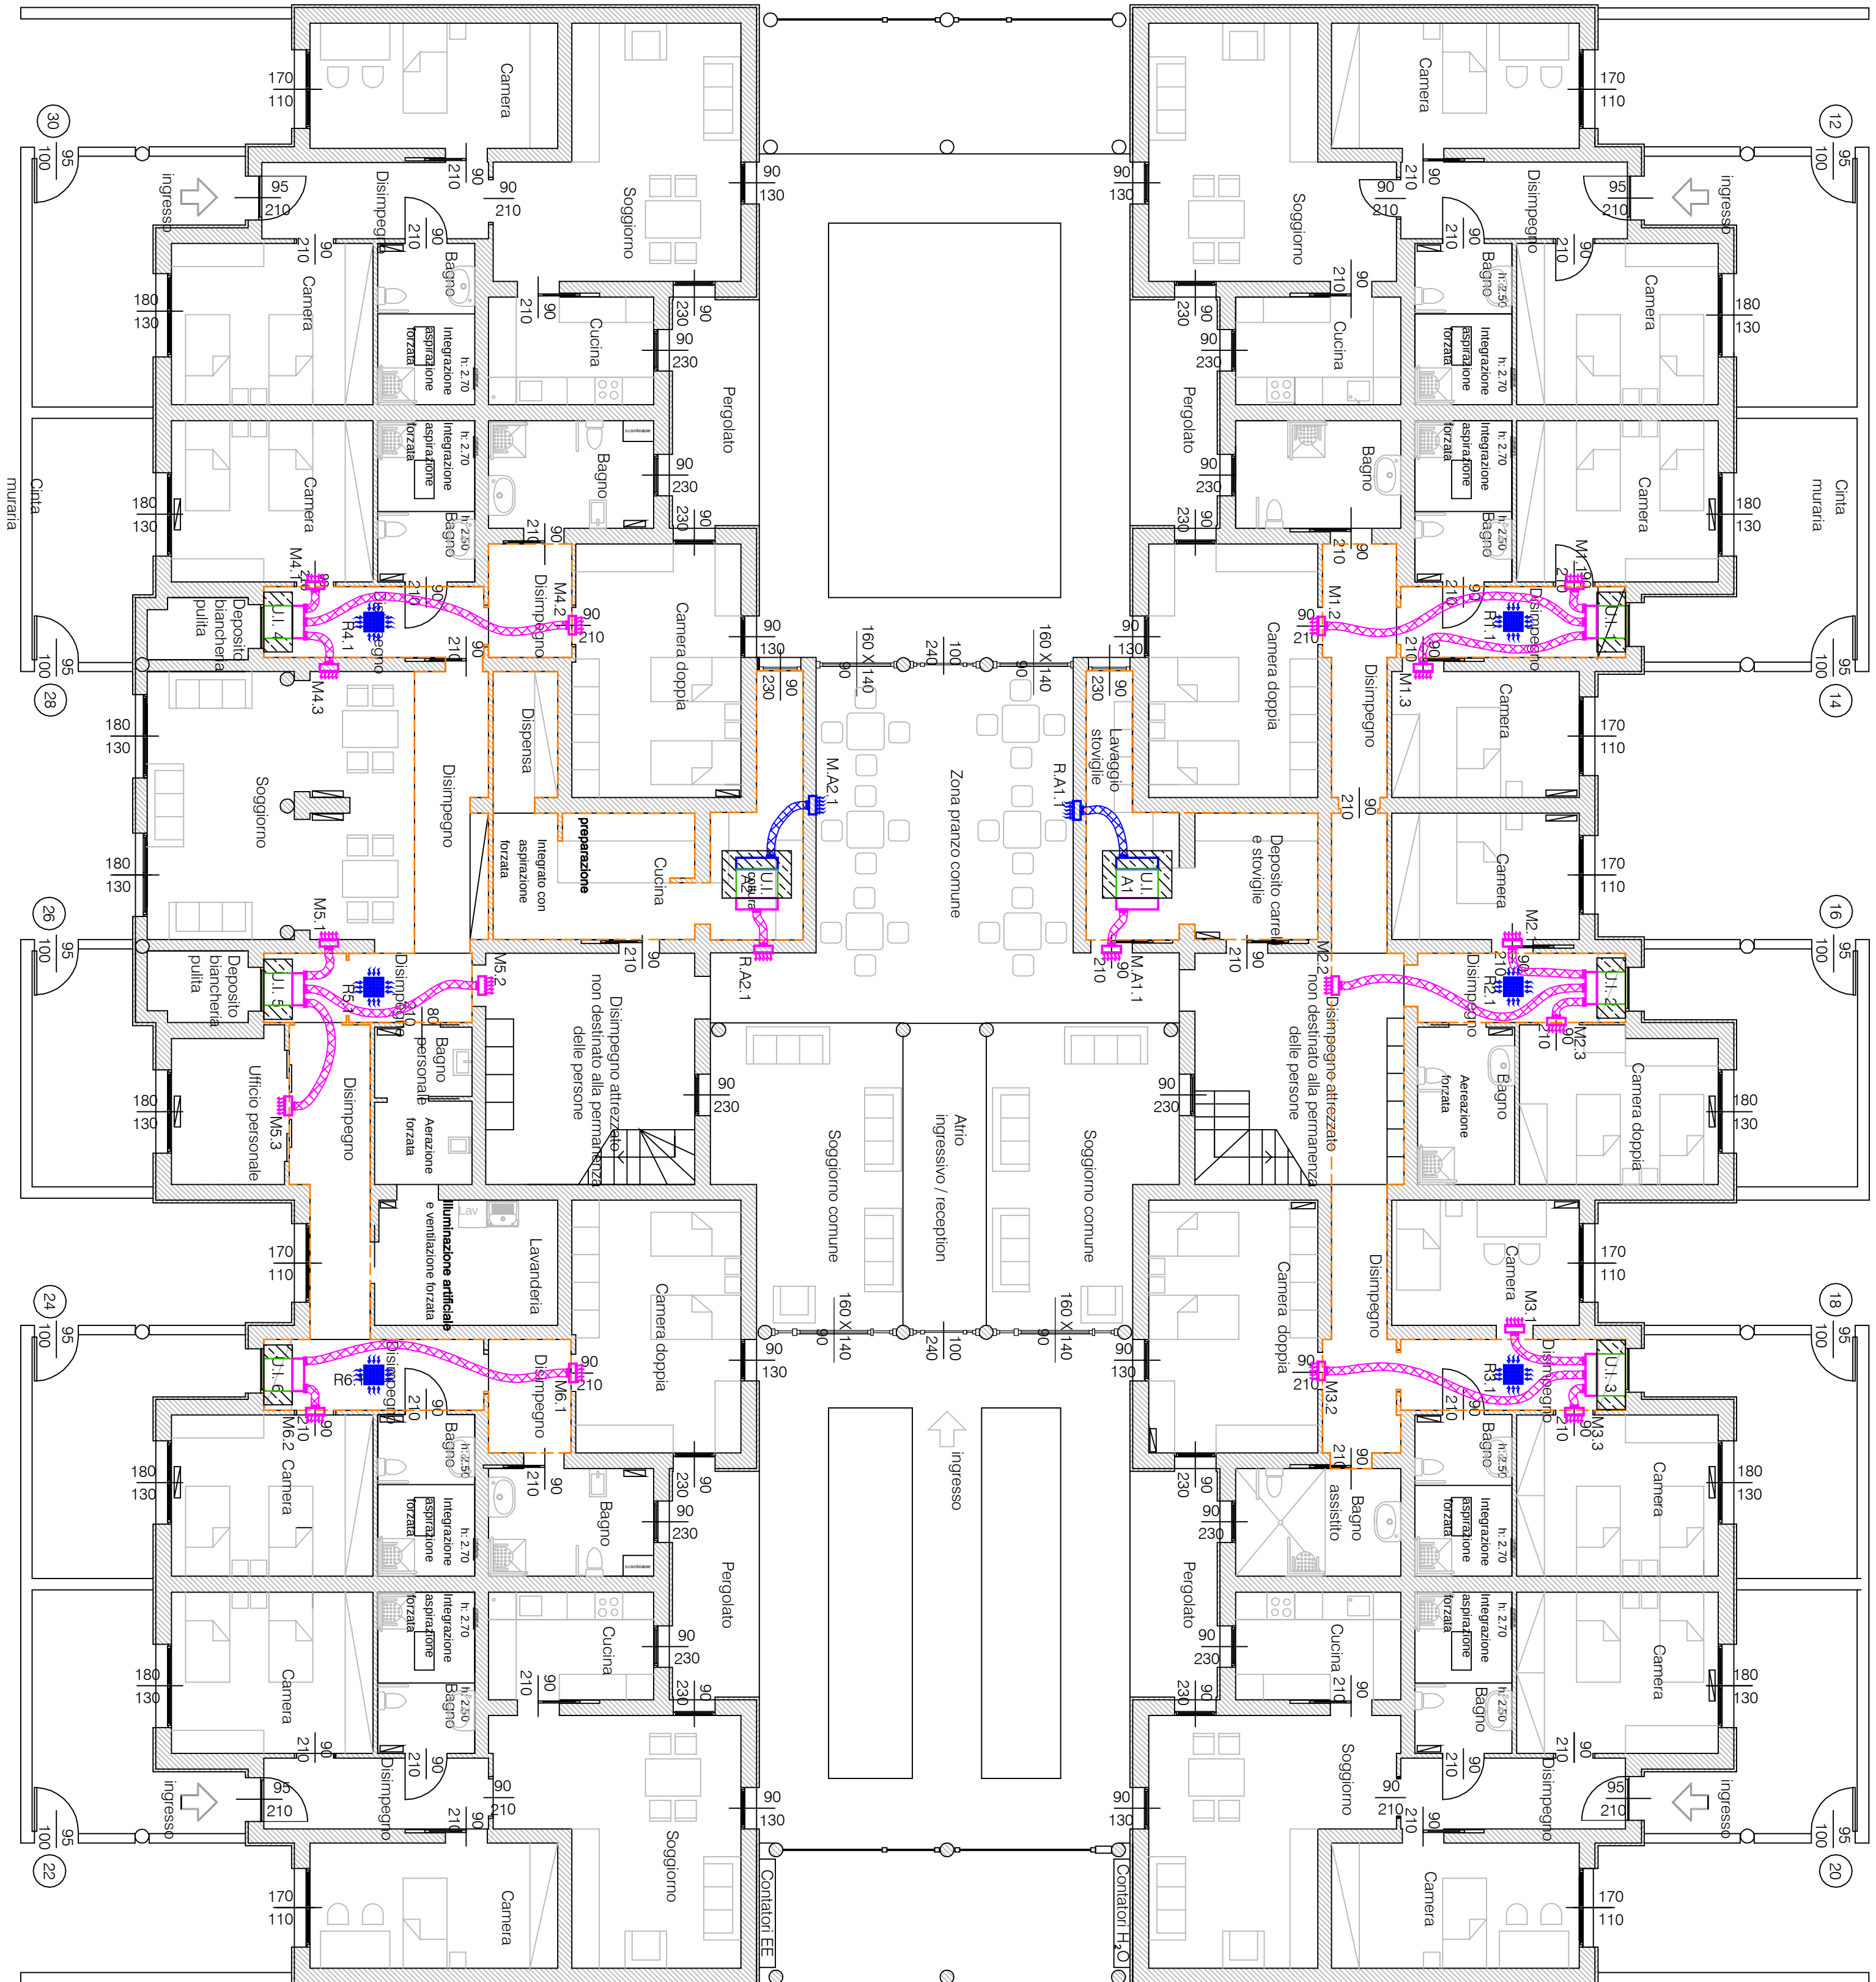


PIANTA PIANO TERRA 1:100

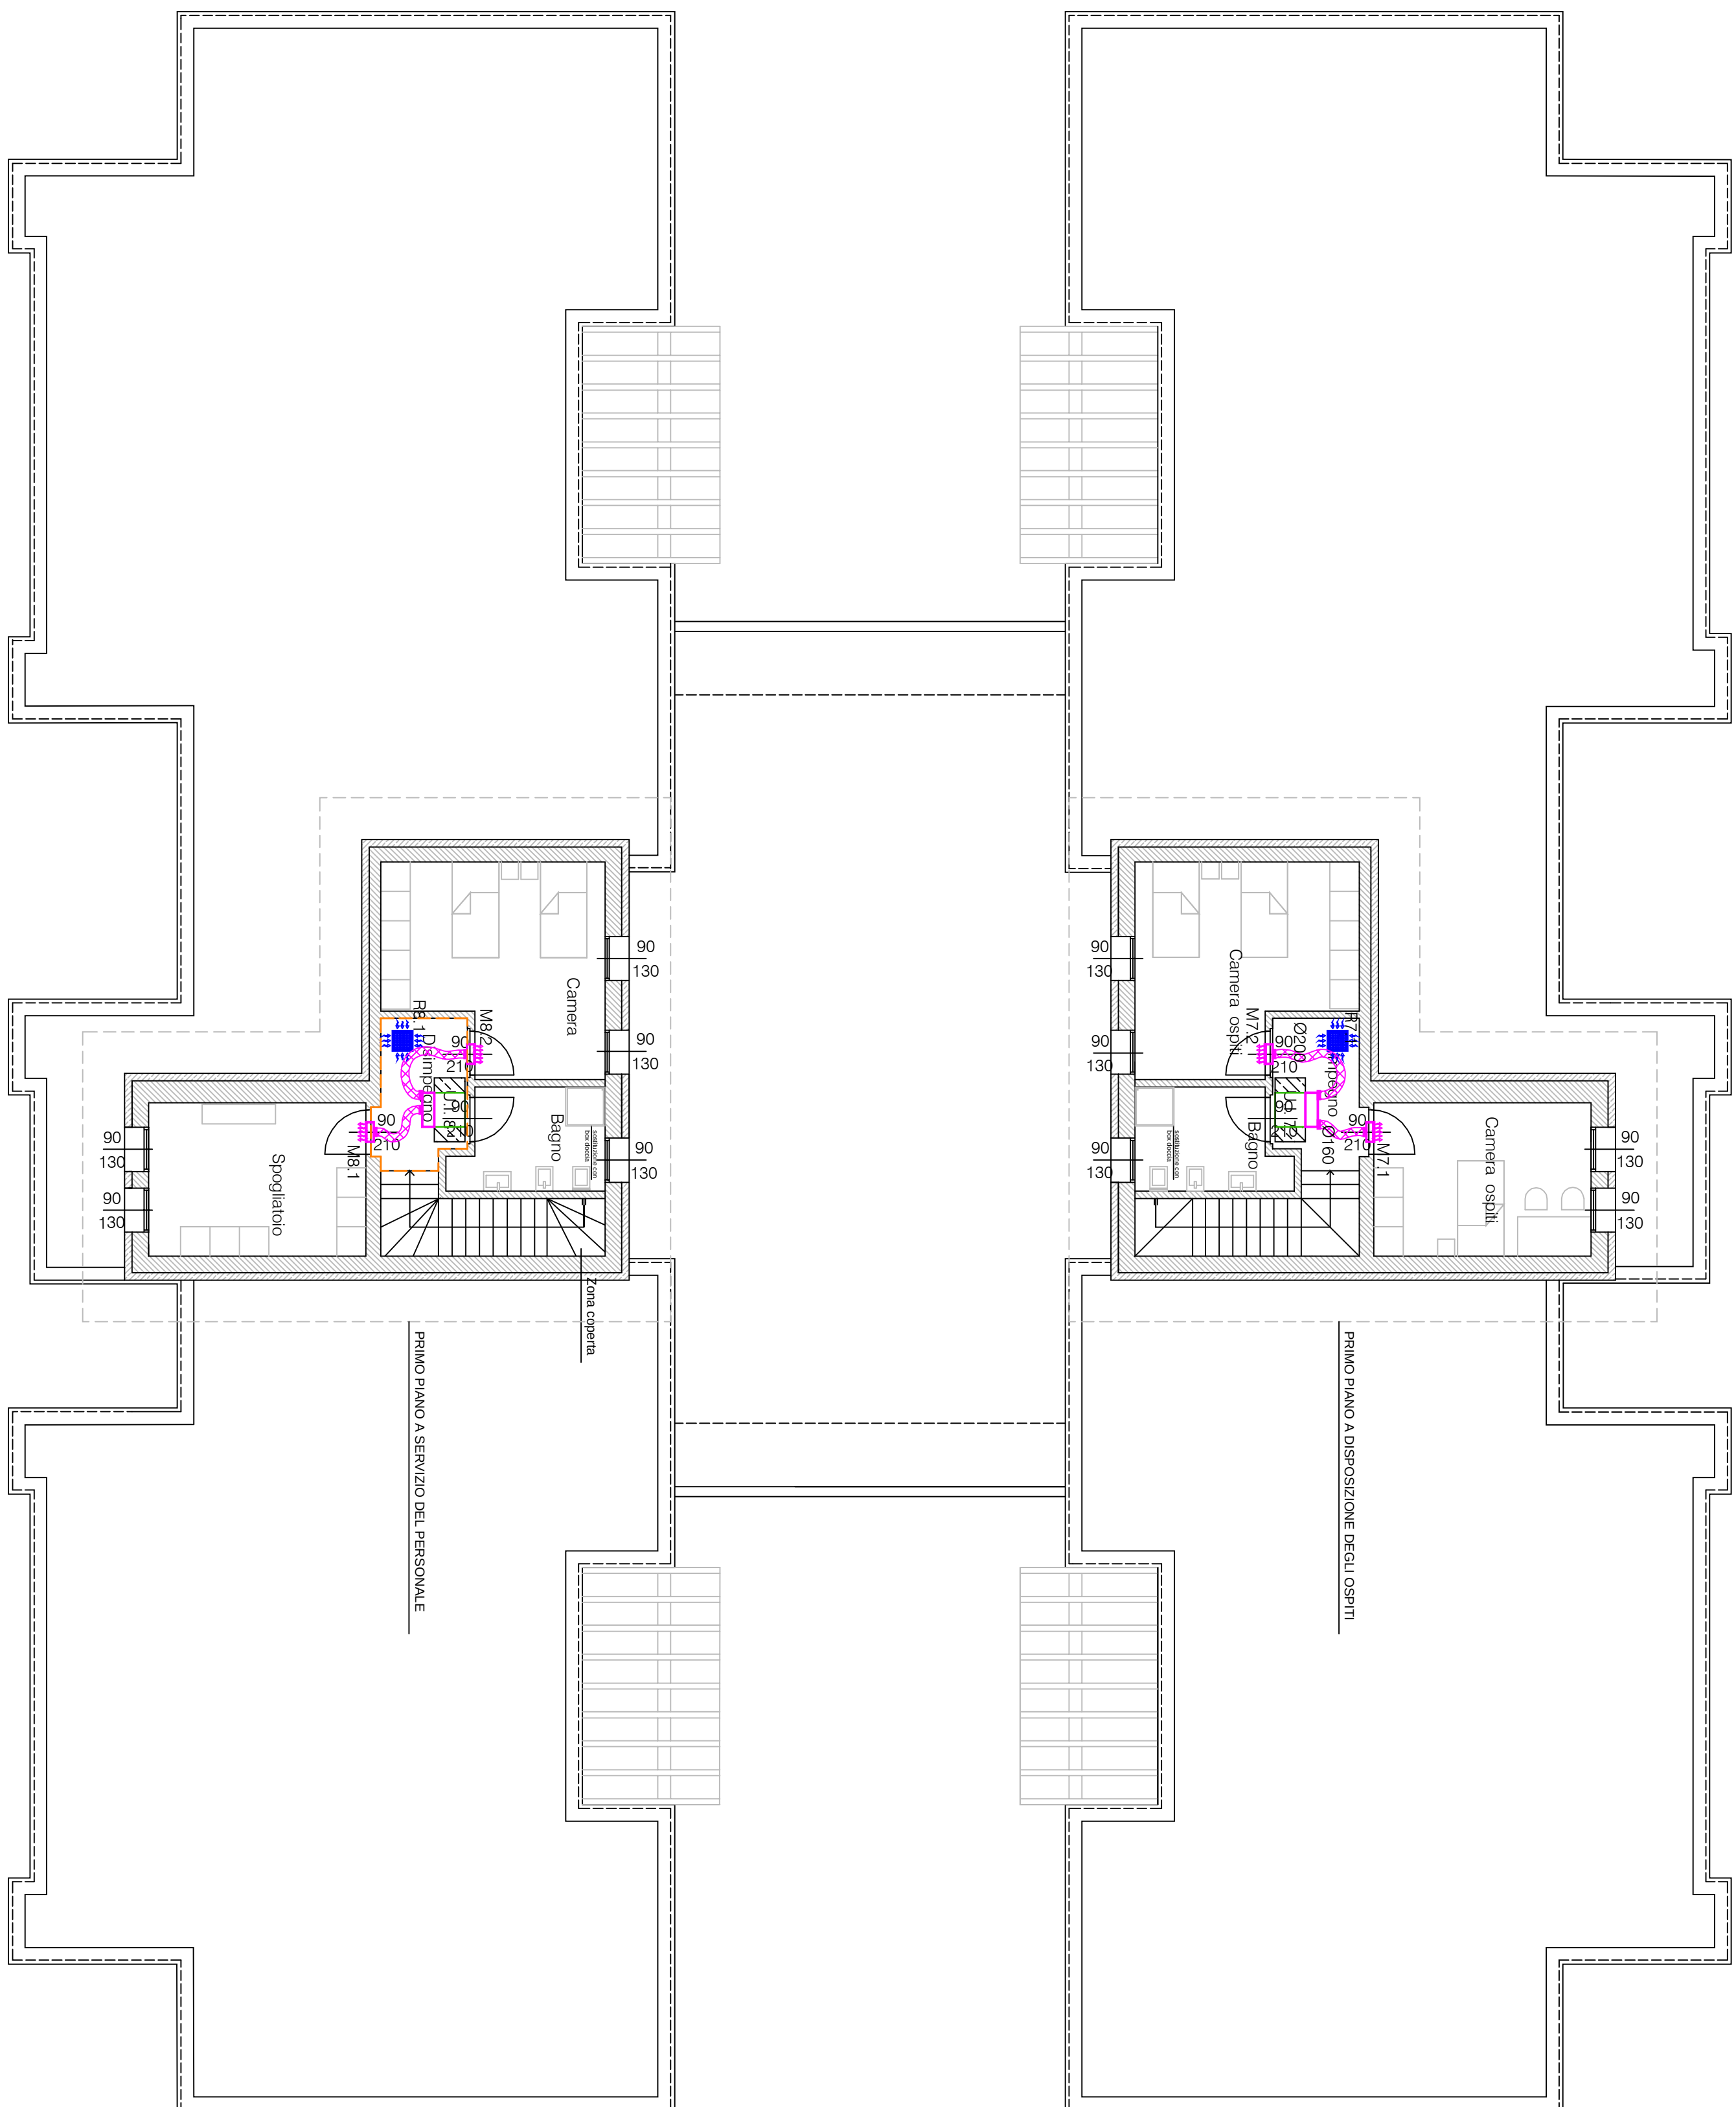

PIANTA PIANO PRIMO 1:100



LEGENDA	
	Tubazione di andata e ritorno con indicazione di flusso (aspirato)
	Zona confortizzata
	Unità interna canalizzabile con zona di rispetto indicata (ch. MOS)
	Tubazioni flessibili fordemiscelatore di mandata
	Tubazioni flessibili fordemiscelatore di ripresa
	Bocchetta d' mandata
	Griglia di ripresa
	Bocchetta di ripresa

NOTE - PRESCRIZIONI

- tutte le misure da verificare in cantiere.
- la posizione delle unità interne e delle bocchette è da verificare con la D.L.
- la bocchetta di mandata sono comprensive di plenum e di serraia di regolazione
- le griglie di ripresa sono installate a controsoffitto.
- le unità interne saranno dotate di plenum di distribuzione.
- le tubazioni flessibili di mandata e ripresa saranno con isolamento termico e sonoro.

Comune di Brescia Provincia di Brescia	
INTERVENTO DI REALIZZAZIONE DI ALLOGGI PROTETTI PER ANZIANI E COMUNITÀ RESIDENZIALE COMUNITÀ ALLOGGIO	
 Fondazione Brescia Solidale	
PROGETTO ESECUTIVO	
Comittente FONDAZIONE BRESCIA SOLIDALE ONLUS Via Lucio Fiorentini, 19 / B 25134 Brescia	Scala: 1:100 data: Settembre 2015 formato: M04
Progetto: PROGETTO IMPIANTI MECCANICI PIANTA PRIMO PIANO PIANTA PRIMO PIANO IMPIANTO VRF distribuzione aria da unità interne	
TR. ING. S.r.l. STUDIO DI INGEGNERIA, ARCHITETTURA E URBANISTICA Via Cella n.6 - BRESCIA - Tel. e Fax. 030229080 E-mail: ing.delfino@libero.it - www.tsk-ing.it	
Progettista: Contributo:	